

Resp. client:
N° commande.
N° client:
Pers. cont.:
Tél.: -
Fax: -
GSM: -
e-mail: info.reynselec@gmail.com

ProKo.: LS13
N° rapport : 4966409
N° rapp. prov.:
Date: 02/05/2018



Organisme de contrôle a.s.b.l.

Client / Mandant :
MIAHALI MV
BEGIJNEWEIDE 55
9860 OOSTERZELE

Département: ELE

RAPPORT DE CONTROLE D'UNE INSTALLATION ELECTRIQUE BT DE RACCORDEMENT DEFINITIF ou RESIDENTIEL
(exécuté sous l'accréditation BELAC suivant procédure interne QPRO/ELE/001, §7.3)

GENERALITES

Appareil/Install. ID: Type d'installation: renouvelée Type de locaux: appartement
Lieu de contrôle: L'ESPINETTE 37 HOTTON 6990
Type de contrôle: visite de contrôle Contrôle suivant dans 300 mois, ou avant le Selon RGIE Art. 86/276bis/271bis
Date du contrôle: 02/05/2018 31/05/2043 Contrôleur: ROBERFROID SYLVAIN
Propriété de: -
Installateur: -
T.V.A.: - Carte-ID : - Délivré à: -NY Date: -02/05/2018

DESCRIPTION

EAN n°: - N° compteur: -9306 Index I: -4030 Index II: -//
Raccordement: réseau souterrain 3 x 400V + Fourreau: - Plaque d'isolat.: -
Tension de serv.: N Protection max.: 40A Protection principale: aut. 4p 25A Interr.: aut. GRD
Liaison comptage-coffre de repart: type de câble: VOB nombre de conducteurs: 4 section: 16 mm²
Câble de raccordement au réseau: type de câble: VFVB nombre de conducteurs: 4 section: 10 mm²
Electrode de type: barres 4p section: 16 mm² Résistance de dispersion: 2.88 Ohm
Interrupteur Diff.: Général: 40A/300mA est plombé par des scelles d'OCB: en ordre Diff. supplém.: 2p 40A/30mA
Fonctionn. bouton d'essai: en ordre Contrôle boucle de défaut: en ordre Résist. d'isolem. général: 36.1 MOhm
Installation exécutée conformément aux schémas: en ordre contact direct: en ordre contact indirect: en ordre
Protection contre les chocs électriques: en ordre Matériel fixe et mobile: en ordre
Continuité PE et liaison équipotentielle: en ordre
Description - appareils : voir les schémas en annexe schéma unifilaire et schéma de position ont été signés pour approbation
Ne sont pas encore placés: ☐ cuisine ☐ salle de bains ☐ chauffage central ☐ compteur de gaz ☐ compteur d'eau
Ne sont pas encore raccordés: liaison équipotentielle ☐ principale ☐ supplémentaire
Nombre de tableaux: 1 Nombre de circuits terminaux: Voir schémas
1. Le présent contrôle porte sur les parties aisément accessibles et visibles de l'installation et exclu les parties cachées tel que les cloisons, les faux-plafonds, etc.

CONSTATATIONS - Note (N) - Remarque (O) - Infraction (!) - les numéros réfèrent aux infractions standardisées


NEANT

CONCLUSION

L'installation est conforme aux prescriptions mentionnées. L'installation peut être mise/rester en service.
L'installation doit être contrôlée au plus tard à la date mentionnée ici dessus, comme prévu par l'art. 271 du RGIE, ainsi qu'avant toute mise en service d'une modification importante ou d'une extension notable, exécutées avant cette date.

Pour le Directeur Technique,

Le contrôleur

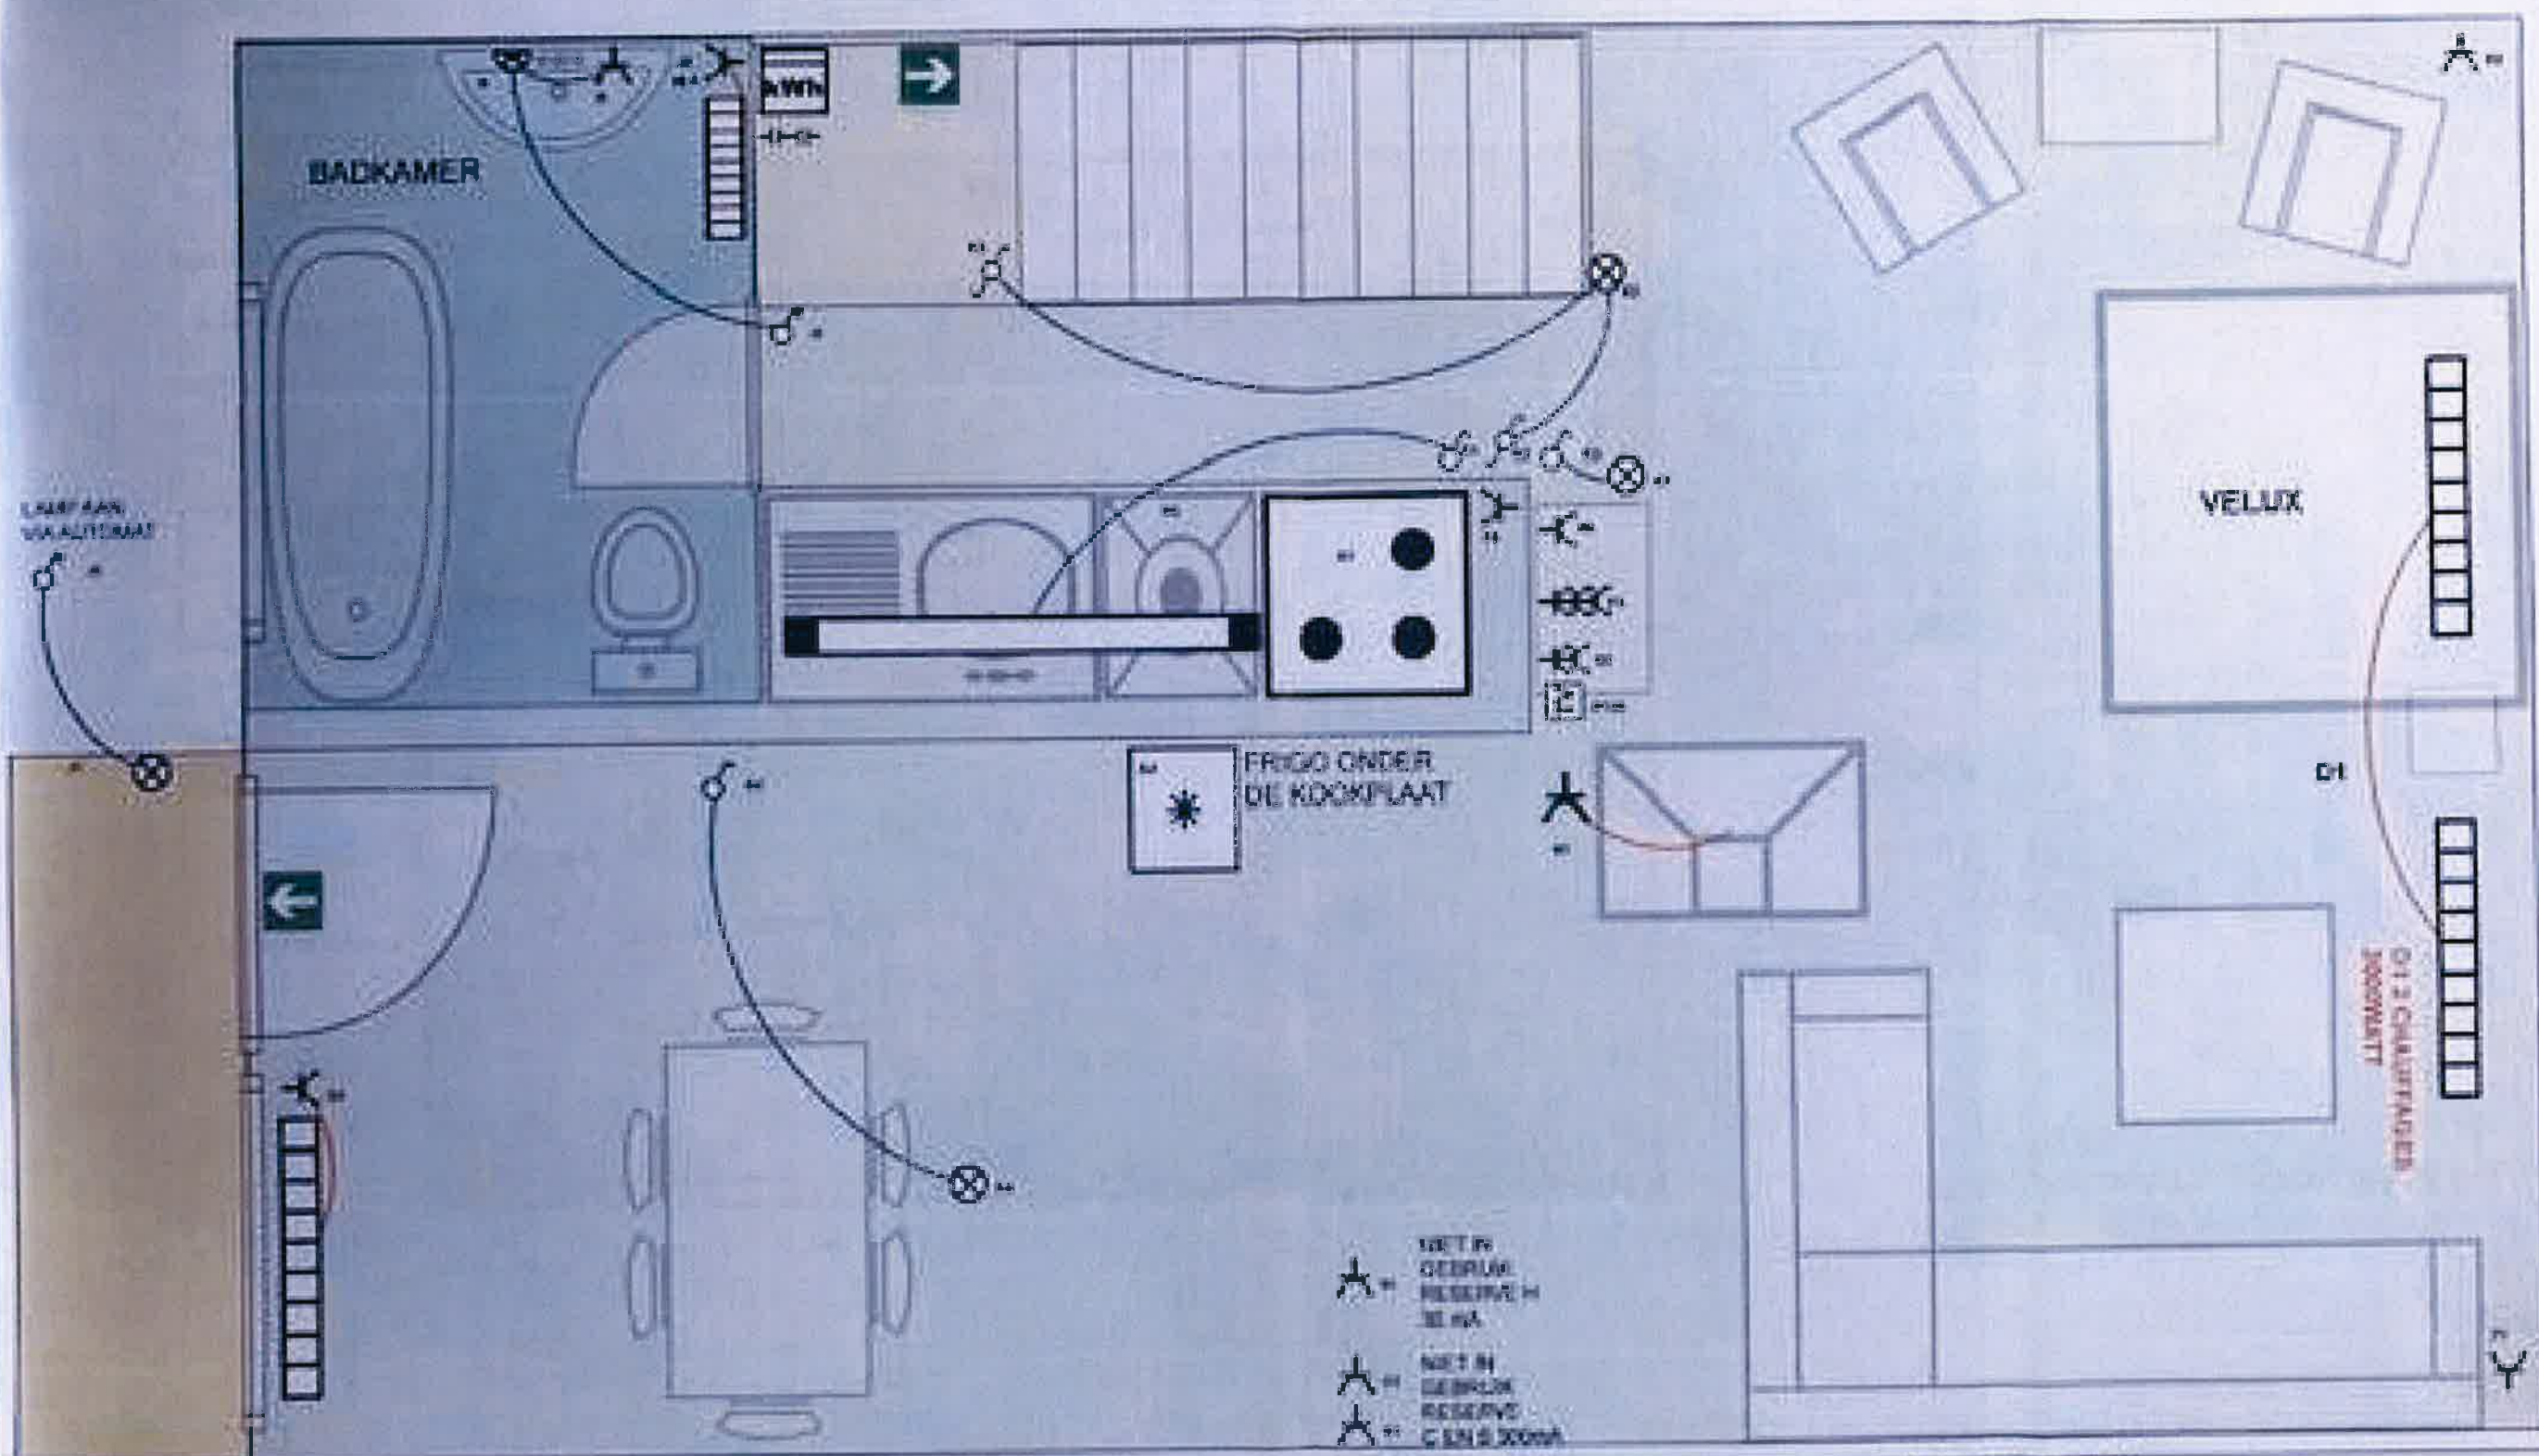

ETS REYNSELEC

Vest. Camille S.

Tel: 0494/94.92.29
Fax: 0494/43.44.04
0494 - Brussels (BRUXEL)



Design / Architect

VERBODEN IN

1452 ANTWERPEN

Tel: 017/888.742.114

Email:

**LAURA BONNEZ
EN TOM
REWECHS**

Organisme de Contrôle : OCB

Mr Robertrodi Sylvain



L. T. 1/1/1/1/1/1/1/1/1/1


01/01/1/1/1/1/1/1/1/1/1/1

My Name:

Travaux / Travaux : 1/1/1

Date / Datum : 01/01/2016

**LAURA BONNEZ EN TOM
REWECHS**

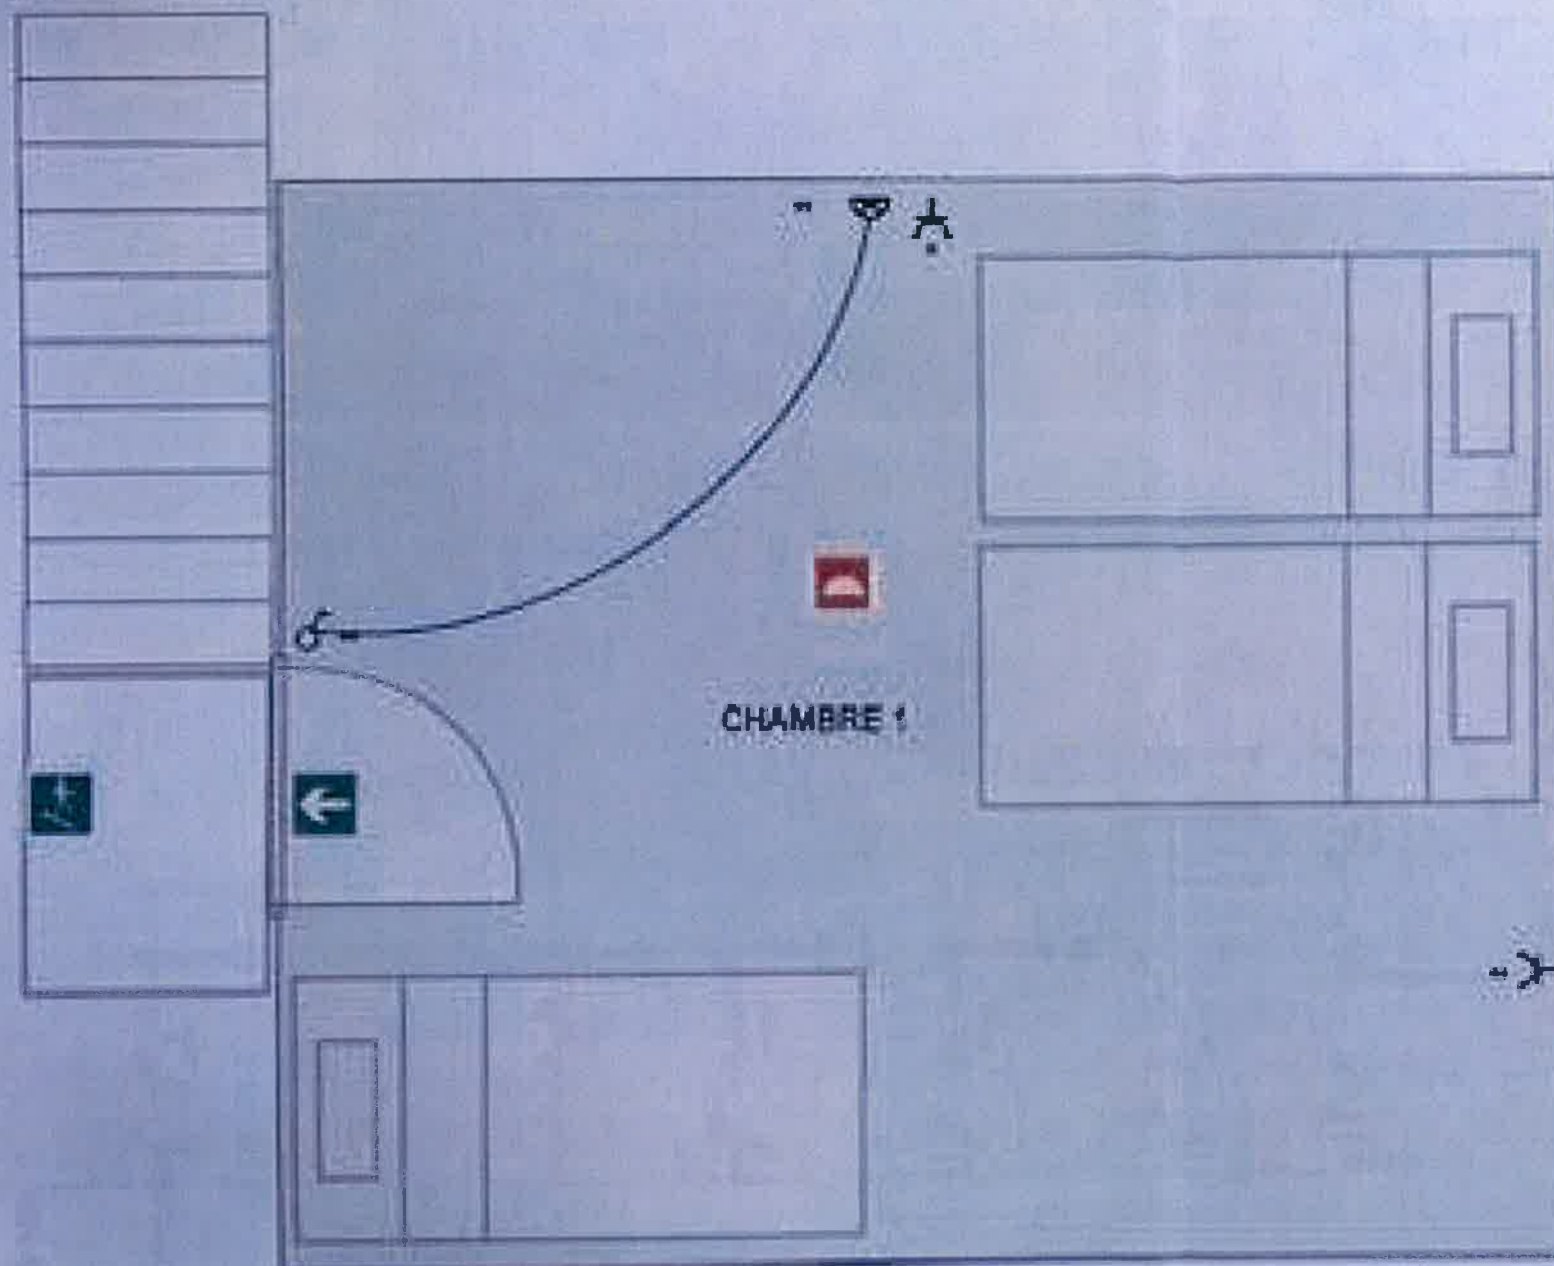

ETS REYNSELEC

Verf. Gema 2



Tel: 0604/74.83.13

Fax: 0604/74.83.04

Adres: Boulevard 1, Durbuy 2

Projetante / Révisant

**LAURA BONNEZ
EN TOM
REWECHS**

Voorstraat 24
2000 Antwerpen
Tel: 031-44-14-00
016 88884744.134
Email:

Organisme de Contrôle :

OCB Wilrijk

Mr Robertnold Syvaen



**LAURA BONNEZ EN TOM
REWECHS**


1. Ingénieur 11

0000 My Software

Projeté / Révisé : 1/100

Date / Datum : 01/01/2018



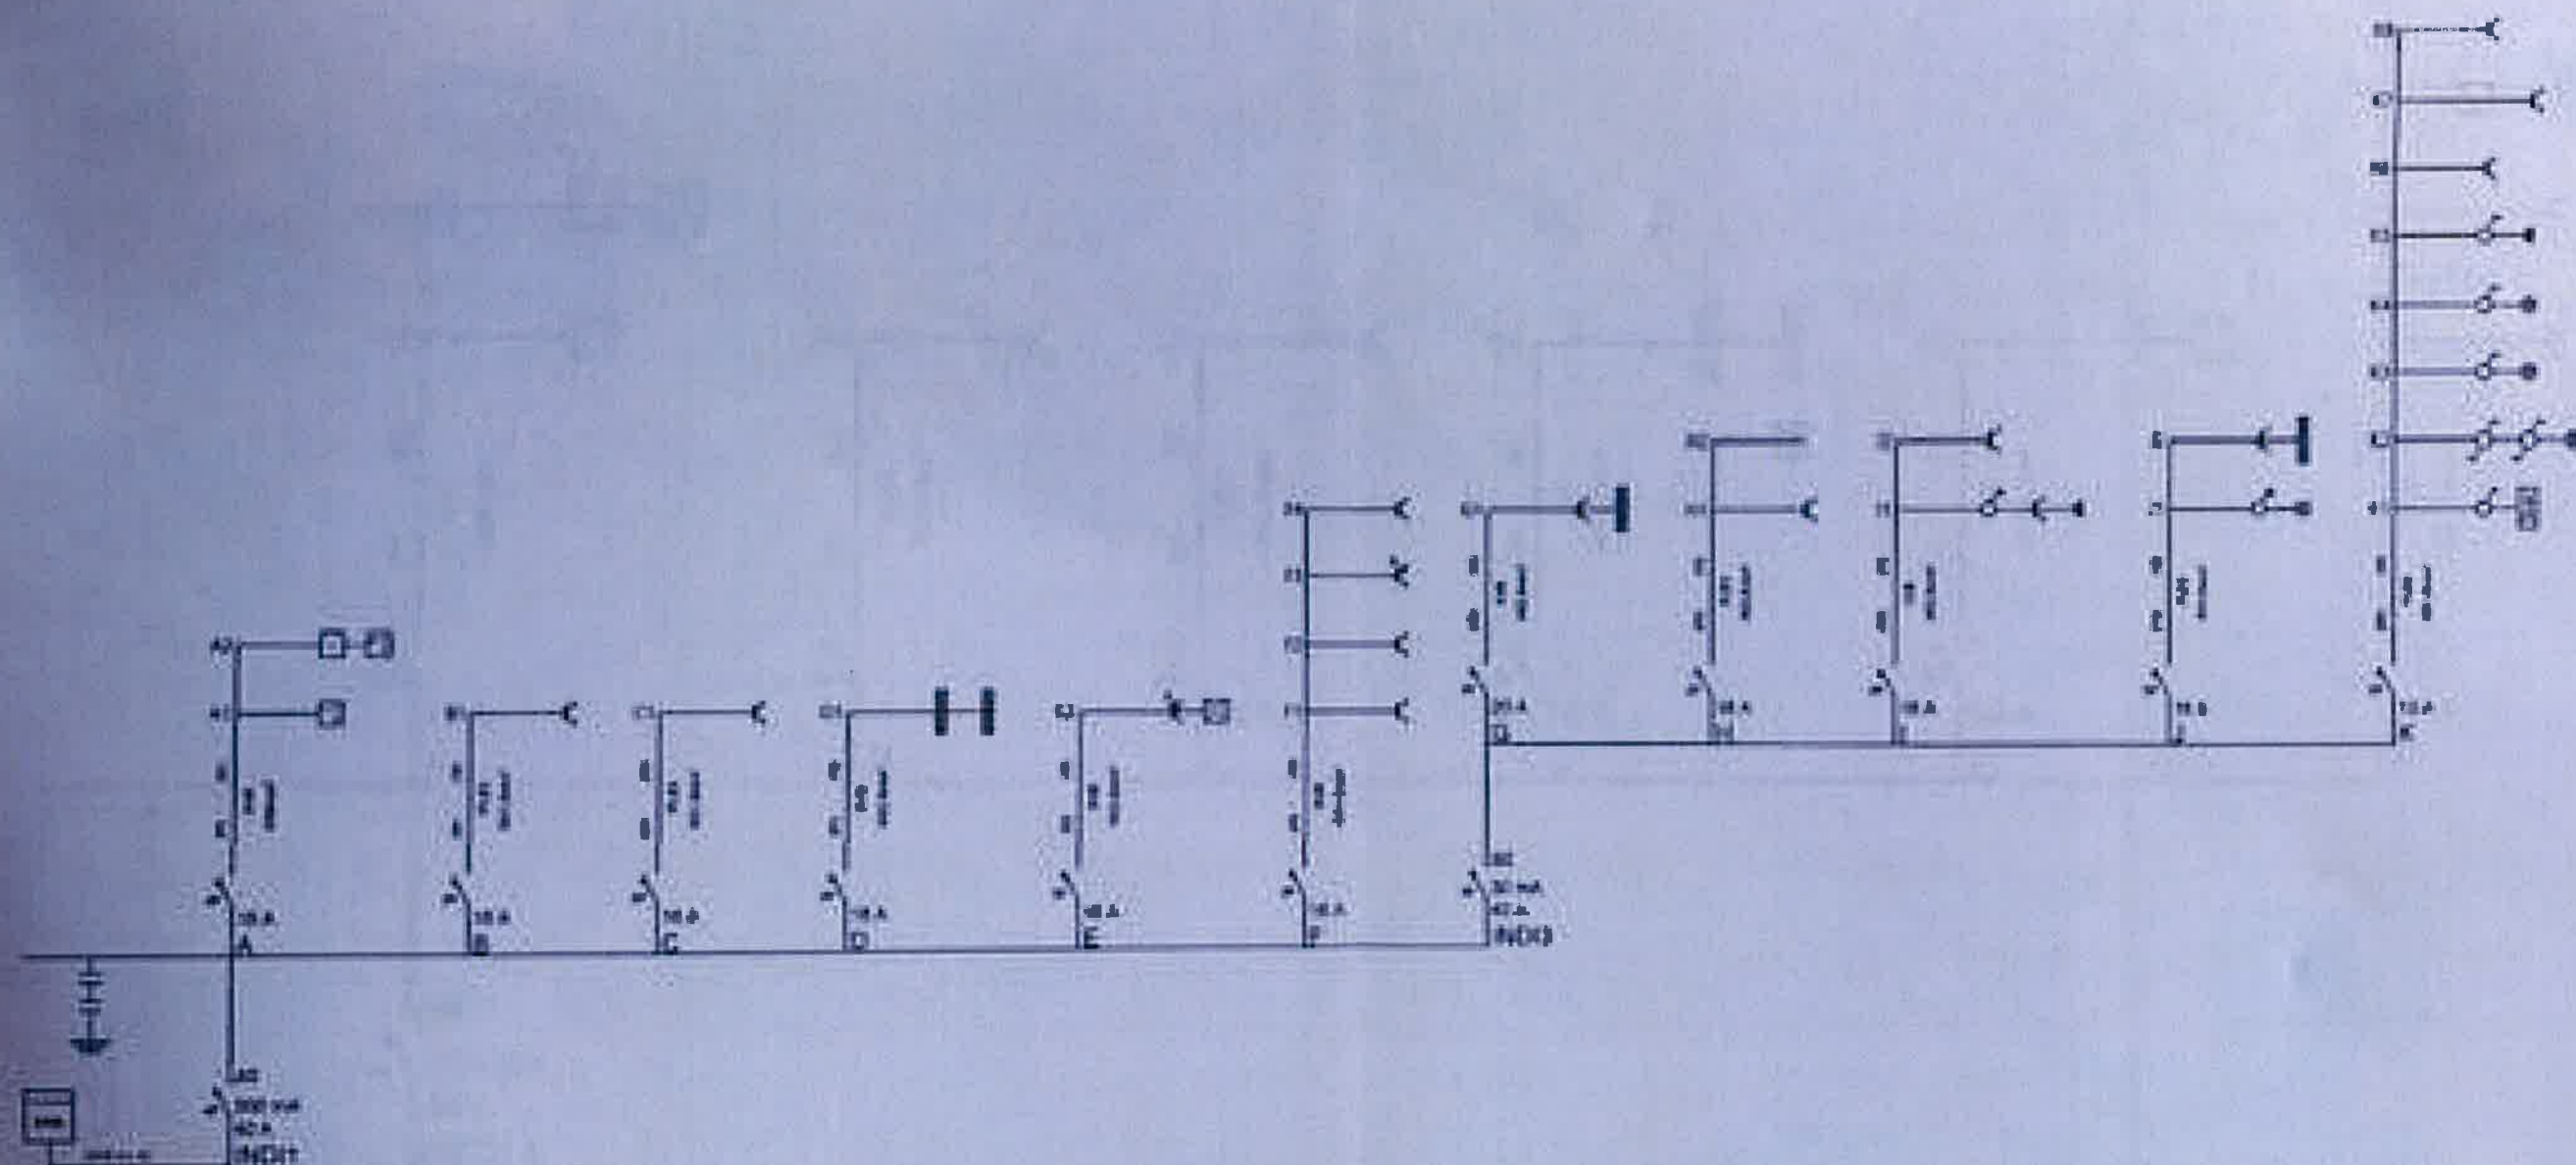

ETS REYNSELEC



Viel Game 5

6949

Grandhan (DUBBUY)

Tel : 0496/96.92.29

Fax : 066/43.45.64

Propriétaire / Eigenaar : **LAURA BONNEZ EN TOM REWEGHS**
VIJESTRAAT 64
ANTWERPEN

2060

Tel :

BTW BE0856.740.226

Fax :

Email :

LAURA BONNEZ EN TOM REWEGHS

L'Espinetie 37

6990


Ny Holton

Echelle / Schaal : 1/50

Date / Datum : 02/05/2018

N° Document / Documentnr.:

Version / Versie :

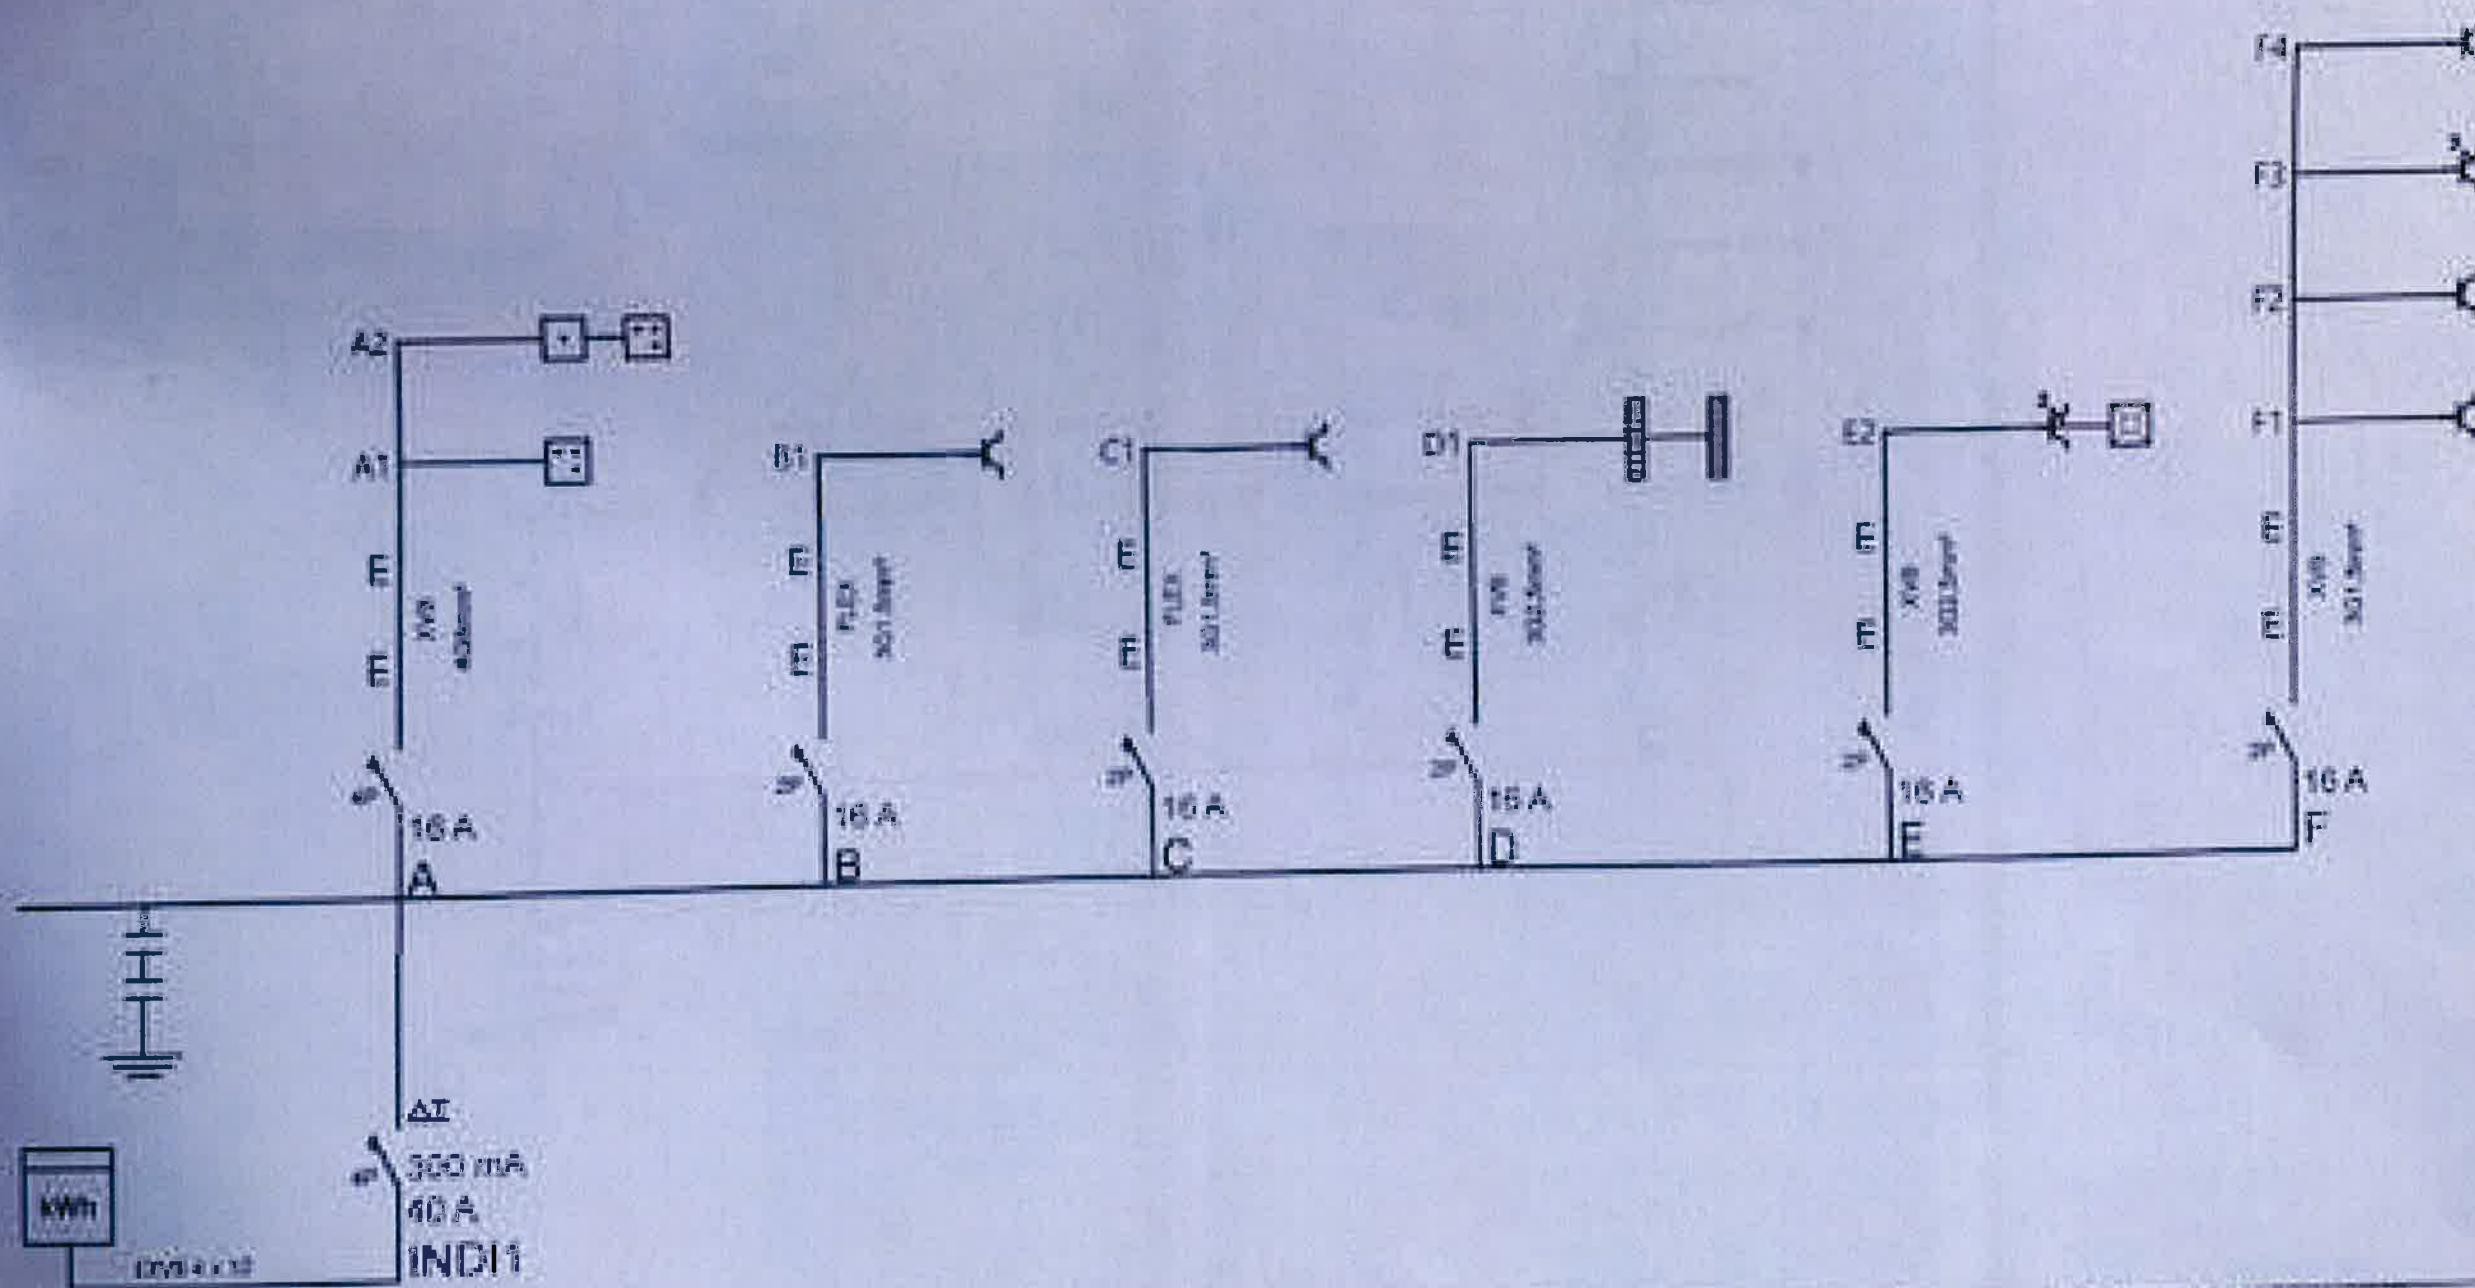

ETS REYNSELEC



Nivel Gamme 3

6340

Grandhan (DURROU)

Tel : 0496/96.92.39
Fax : 0496/43.46.04


Propriétaire / Eigenaar : **LAURA BONNEZ EN TOM REWEGHS**
VISESTRAAT 64

3060 ANTWERPEN
Tel : RTW 08056.740.336
Fax :
Email :

LAURA BONNEZ EN TOM REWEGHS

L'Esplanade 37
6990 Ry Hoelton

Échelle / Schaal : 1/50
Date / Datum : 03/09/2018
Nr Document / Documentnr :
Version / Versie :

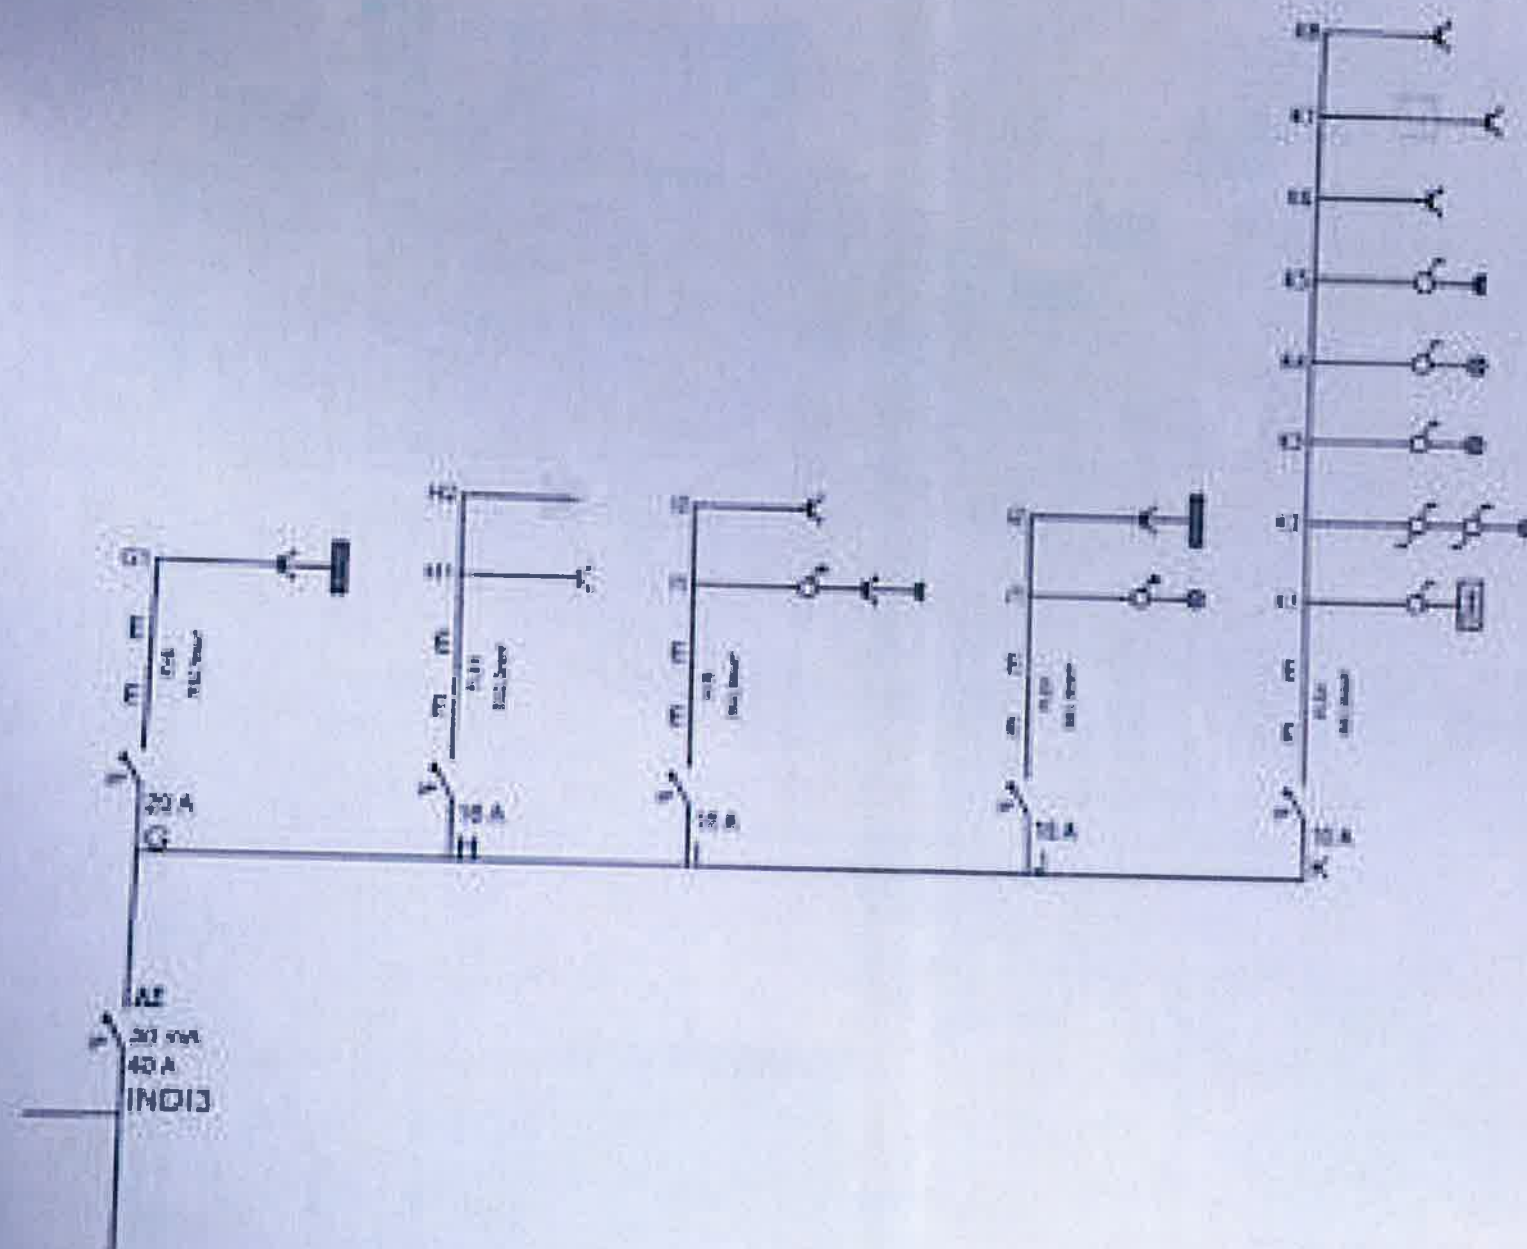

0496/96.226

REYNSELEG



Tel : 0496/96.92.29

Fax : 086/43.46.04

Bevallen (DUNBUY)

Propriétaire / Eigenaar : **LAURA BONNEZ EN TOM REWEGHS**

2060 ANTWERPEN

Tel :

Fax :

Email :

LAURA BONNEZ EN TOM REWEGHS

L'Esplanade 37

6990

Ny Ikonon

Etiquette / Schaal : 1/50

Date / Datum : 03/09/2018

N° Document / Documentnr.:

Version / Versie :